
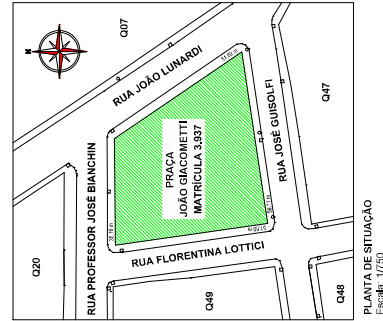


SÍMBOLO	DESCRIÇÃO
	MODELO ILUMINAÇÃO TIPO "T" Ponte ornamental iluminada tipo "t": tubo fluorescente linear 4x8" (L07-60) dentro em alumínio; 3m de altura, parede de tubos com espessura 2,5mm, sacola de fixação com espessura 1/4"; prisma decorativo e pó do cristal lustrado aplicado em todo o conjunto; Os luminários ornamentais minúsculos abajur equipados com LED de potência 40W (luminária ±5%), vida útil mínima de 4.000 horas, eficiência luminosa mínima de 120 lm/W, ângulo de abertura mínimo de 0,9°, temperatura de cor ≥5000K, alimentação 200V±240V, conjuntos ópticos digitais para PPMAZ com ângulo de abertura sintético próximo ao zero; proteção à intemperie grau IP65; instalação em alvenaria; diâmetro Ø 128 X 170MM; com terminal de aterramento, conectores de engate rápido e garantia mínima de 02 anos contra defeitos de fabricação.
	Tomada alta para instalação de iluminação de emergência (100w).
	Projetor Led 100w - 18.000 Im para quadras esportivas externas
	Quadro de comando automático L3x30x, em caixa metálica, com disjuntor de proteção 30A, acionado por fotocélula 1000W
	Tubulação PVC Ø3/4\" (eletroduto reforçado)
	Entrada de energia existente (retrair)
	Entrada de energia a instalar
	Caixa de passagem 400x40x100mm
Obs.:	Bleeds da fachão conforme quadro de passagens. Alimentação do poste da base até a luminária com cabo PP 3x0,5mm ² . Todos os postes possuirão cabos de segurança próximos às sapatas. Demais informações conforme memorial descritivo.


O REATERRO DAS VALAS DEVERÁ SER PRECEDIDO DE VISTORIA DA FISCALIZAÇÃO MUNICIPAL

[illegible]

PLANTA DE SITUAÇÃO
Escala: 1/750

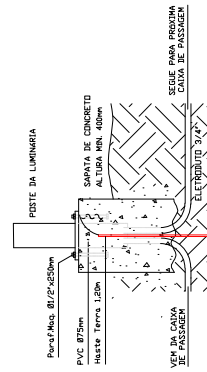


COBTE /

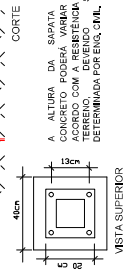

VISTA SUPERIOR

DETALHE DA FIXAÇÃO DOS POSTES


SEM ESCALA

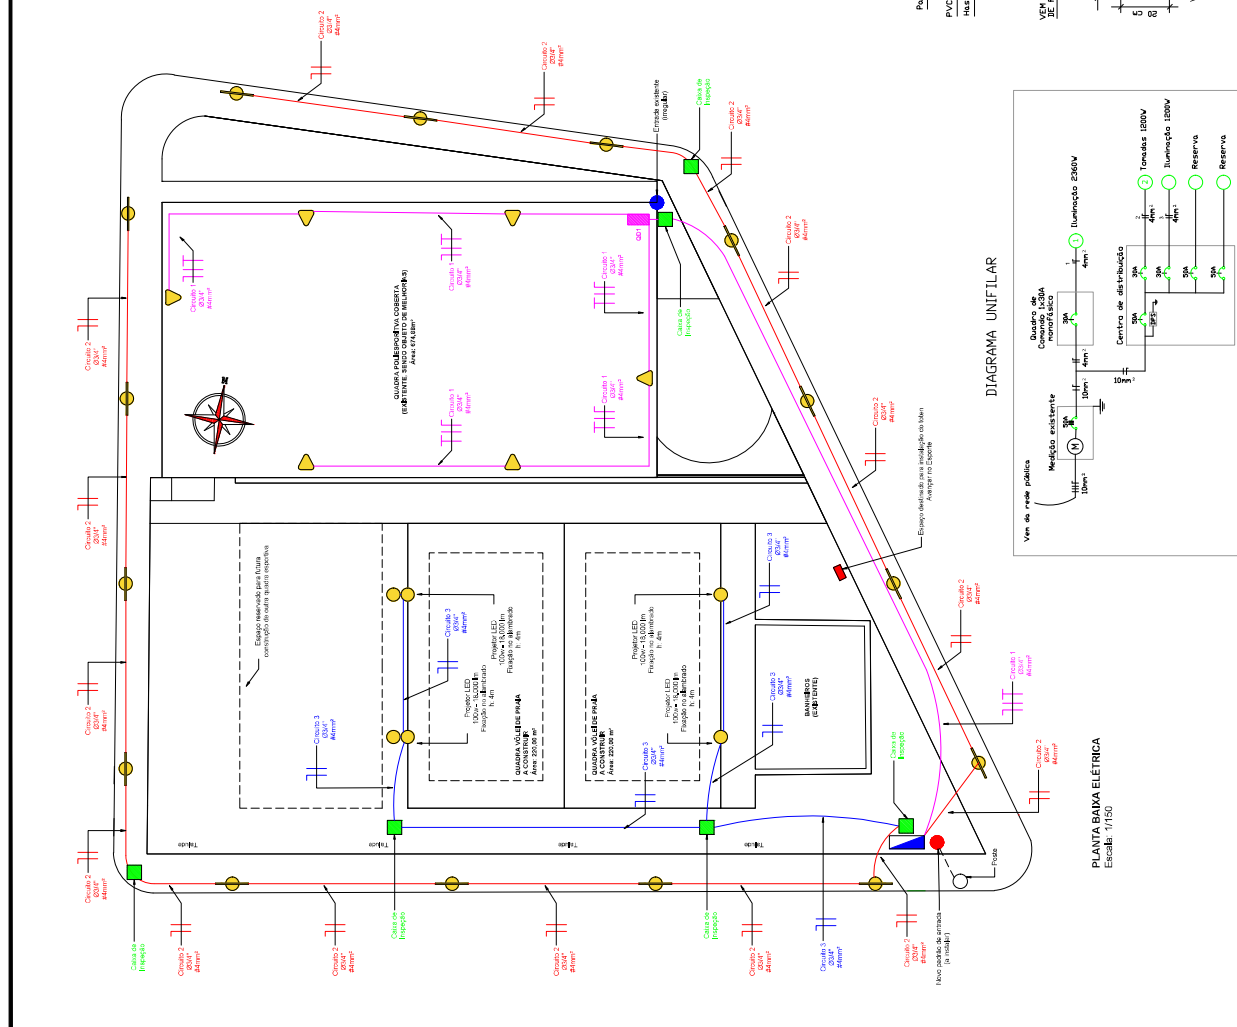


PLANTA BAIXA ELÉTRICA
Escala: 1/150




2529000009975

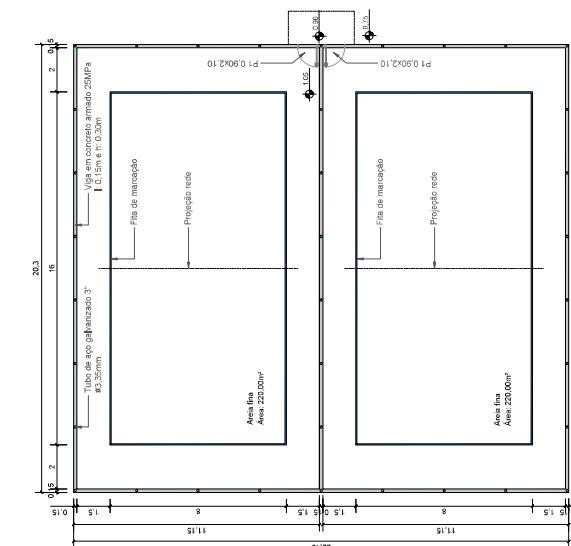


PLANTA BAIXA DAS QUADRAS DE ÁREA
Área: 440,00 m²
Escala: 1/100

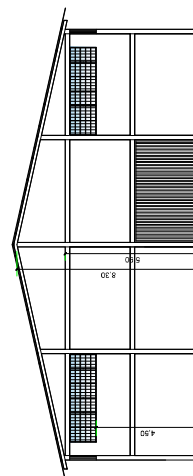


CORTE BB
Escala: 1/100

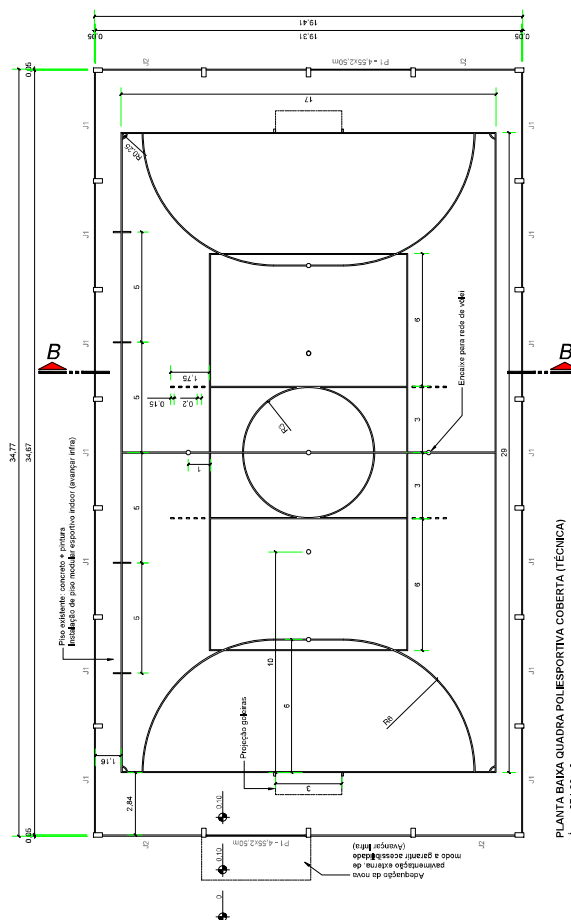

PLANTA BAIXA QUADRA POLIESPORTIVA COBERTA (TÉCNICA)
Área: 674,68 m²
Escala: 1/100

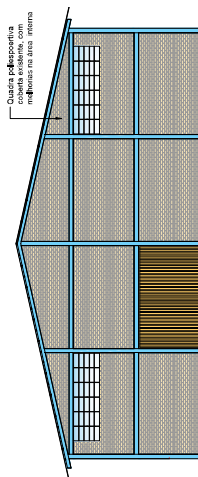

FACHADA FRONTAL E POSTERIOR
Escala: 1/100

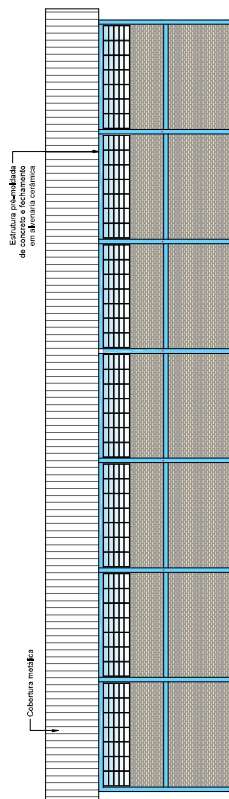

FACHADAS LATERAIS
Escala: 1/100

RENTALIZAÇÃO DO CENTRO ESPORTIVO DA PRAÇA JOÃO GACONETTI		ALVARÁ DE VISA SUPLENTE	
Nº 001/2024 Data: 01/02/2024 Local: São José do Ouro Ilumina	Nº 001/2024 Data: 01/02/2024 Local: São José do Ouro Ilumina	Nº 001/2024 Data: 01/02/2024 Local: São José do Ouro Ilumina	Nº 001/2024 Data: 01/02/2024 Local: São José do Ouro Ilumina
Nº 001/2024 Data: 01/02/2024 Local: São José do Ouro Ilumina	Nº 001/2024 Data: 01/02/2024 Local: São José do Ouro Ilumina	Nº 001/2024 Data: 01/02/2024 Local: São José do Ouro Ilumina	Nº 001/2024 Data: 01/02/2024 Local: São José do Ouro Ilumina
Nº 001/2024 Data: 01/02/2024 Local: São José do Ouro Ilumina	Nº 001/2024 Data: 01/02/2024 Local: São José do Ouro Ilumina	Nº 001/2024 Data: 01/02/2024 Local: São José do Ouro Ilumina	Nº 001/2024 Data: 01/02/2024 Local: São José do Ouro Ilumina
Nº 001/2024 Data: 01/02/2024 Local: São José do Ouro Ilumina	Nº 001/2024 Data: 01/02/2024 Local: São José do Ouro Ilumina	Nº 001/2024 Data: 01/02/2024 Local: São José do Ouro Ilumina	Nº 001/2024 Data: 01/02/2024 Local: São José do Ouro Ilumina
Nº 001/2024 Data: 01/02/2024 Local: São José do Ouro Ilumina	Nº 001/2024 Data: 01/02/2024 Local: São José do Ouro Ilumina	Nº 001/2024 Data: 01/02/2024 Local: São José do Ouro Ilumina	Nº 001/2024 Data: 01/02/2024 Local: São José do Ouro Ilumina
Nº 001/2024 Data: 01/02/2024 Local: São José do Ouro Ilumina	Nº 001/2024 Data: 01/02/2024 Local: São José do Ouro Ilumina	Nº 001/2024 Data: 01/02/2024 Local: São José do Ouro Ilumina	Nº 001/2024 Data: 01/02/2024 Local: São José do Ouro Ilumina
Nº 001/2024 Data: 01/02/2024 Local: São José do Ouro Ilumina	Nº 001/2024 Data: 01/02/2024 Local: São José do Ouro Ilumina	Nº 001/2024 Data: 01/02/2024 Local: São José do Ouro Ilumina	Nº 001/2024 Data: 01/02/2024 Local: São José do Ouro Ilumina
Nº 001/2024 Data: 01/02/2024 Local: São José do Ouro Ilumina	Nº 001/2024 Data: 01/02/2024 Local: São José do Ouro Ilumina	Nº 001/2024 Data: 01/02/2024 Local: São José do Ouro Ilumina	Nº 001/2024 Data: 01/02/2024 Local: São José do Ouro Ilumina